
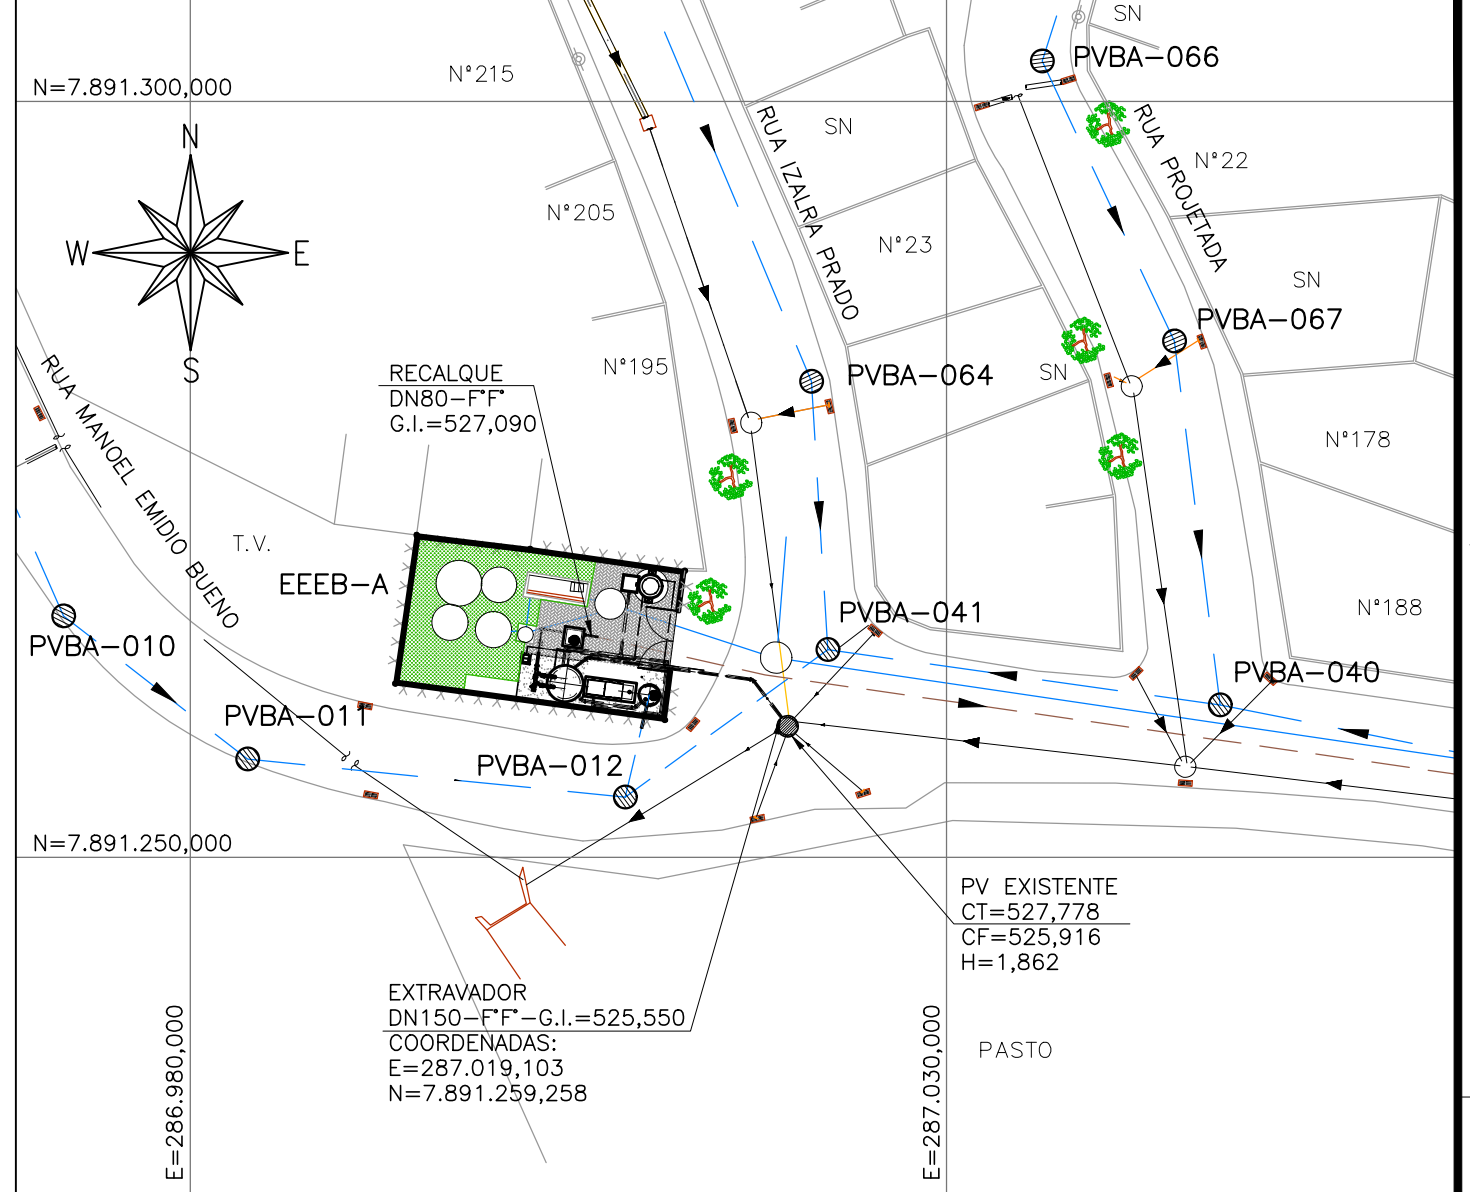


COR	ESP.
1	07 0,1
2	07 0,2
3	07 0,3
4	07 0,4
5	07 0,5
6	07 0,6
7	07 0,25
8	07 0,09
9	07 0,15
140	140 0,13
162	162 0,15

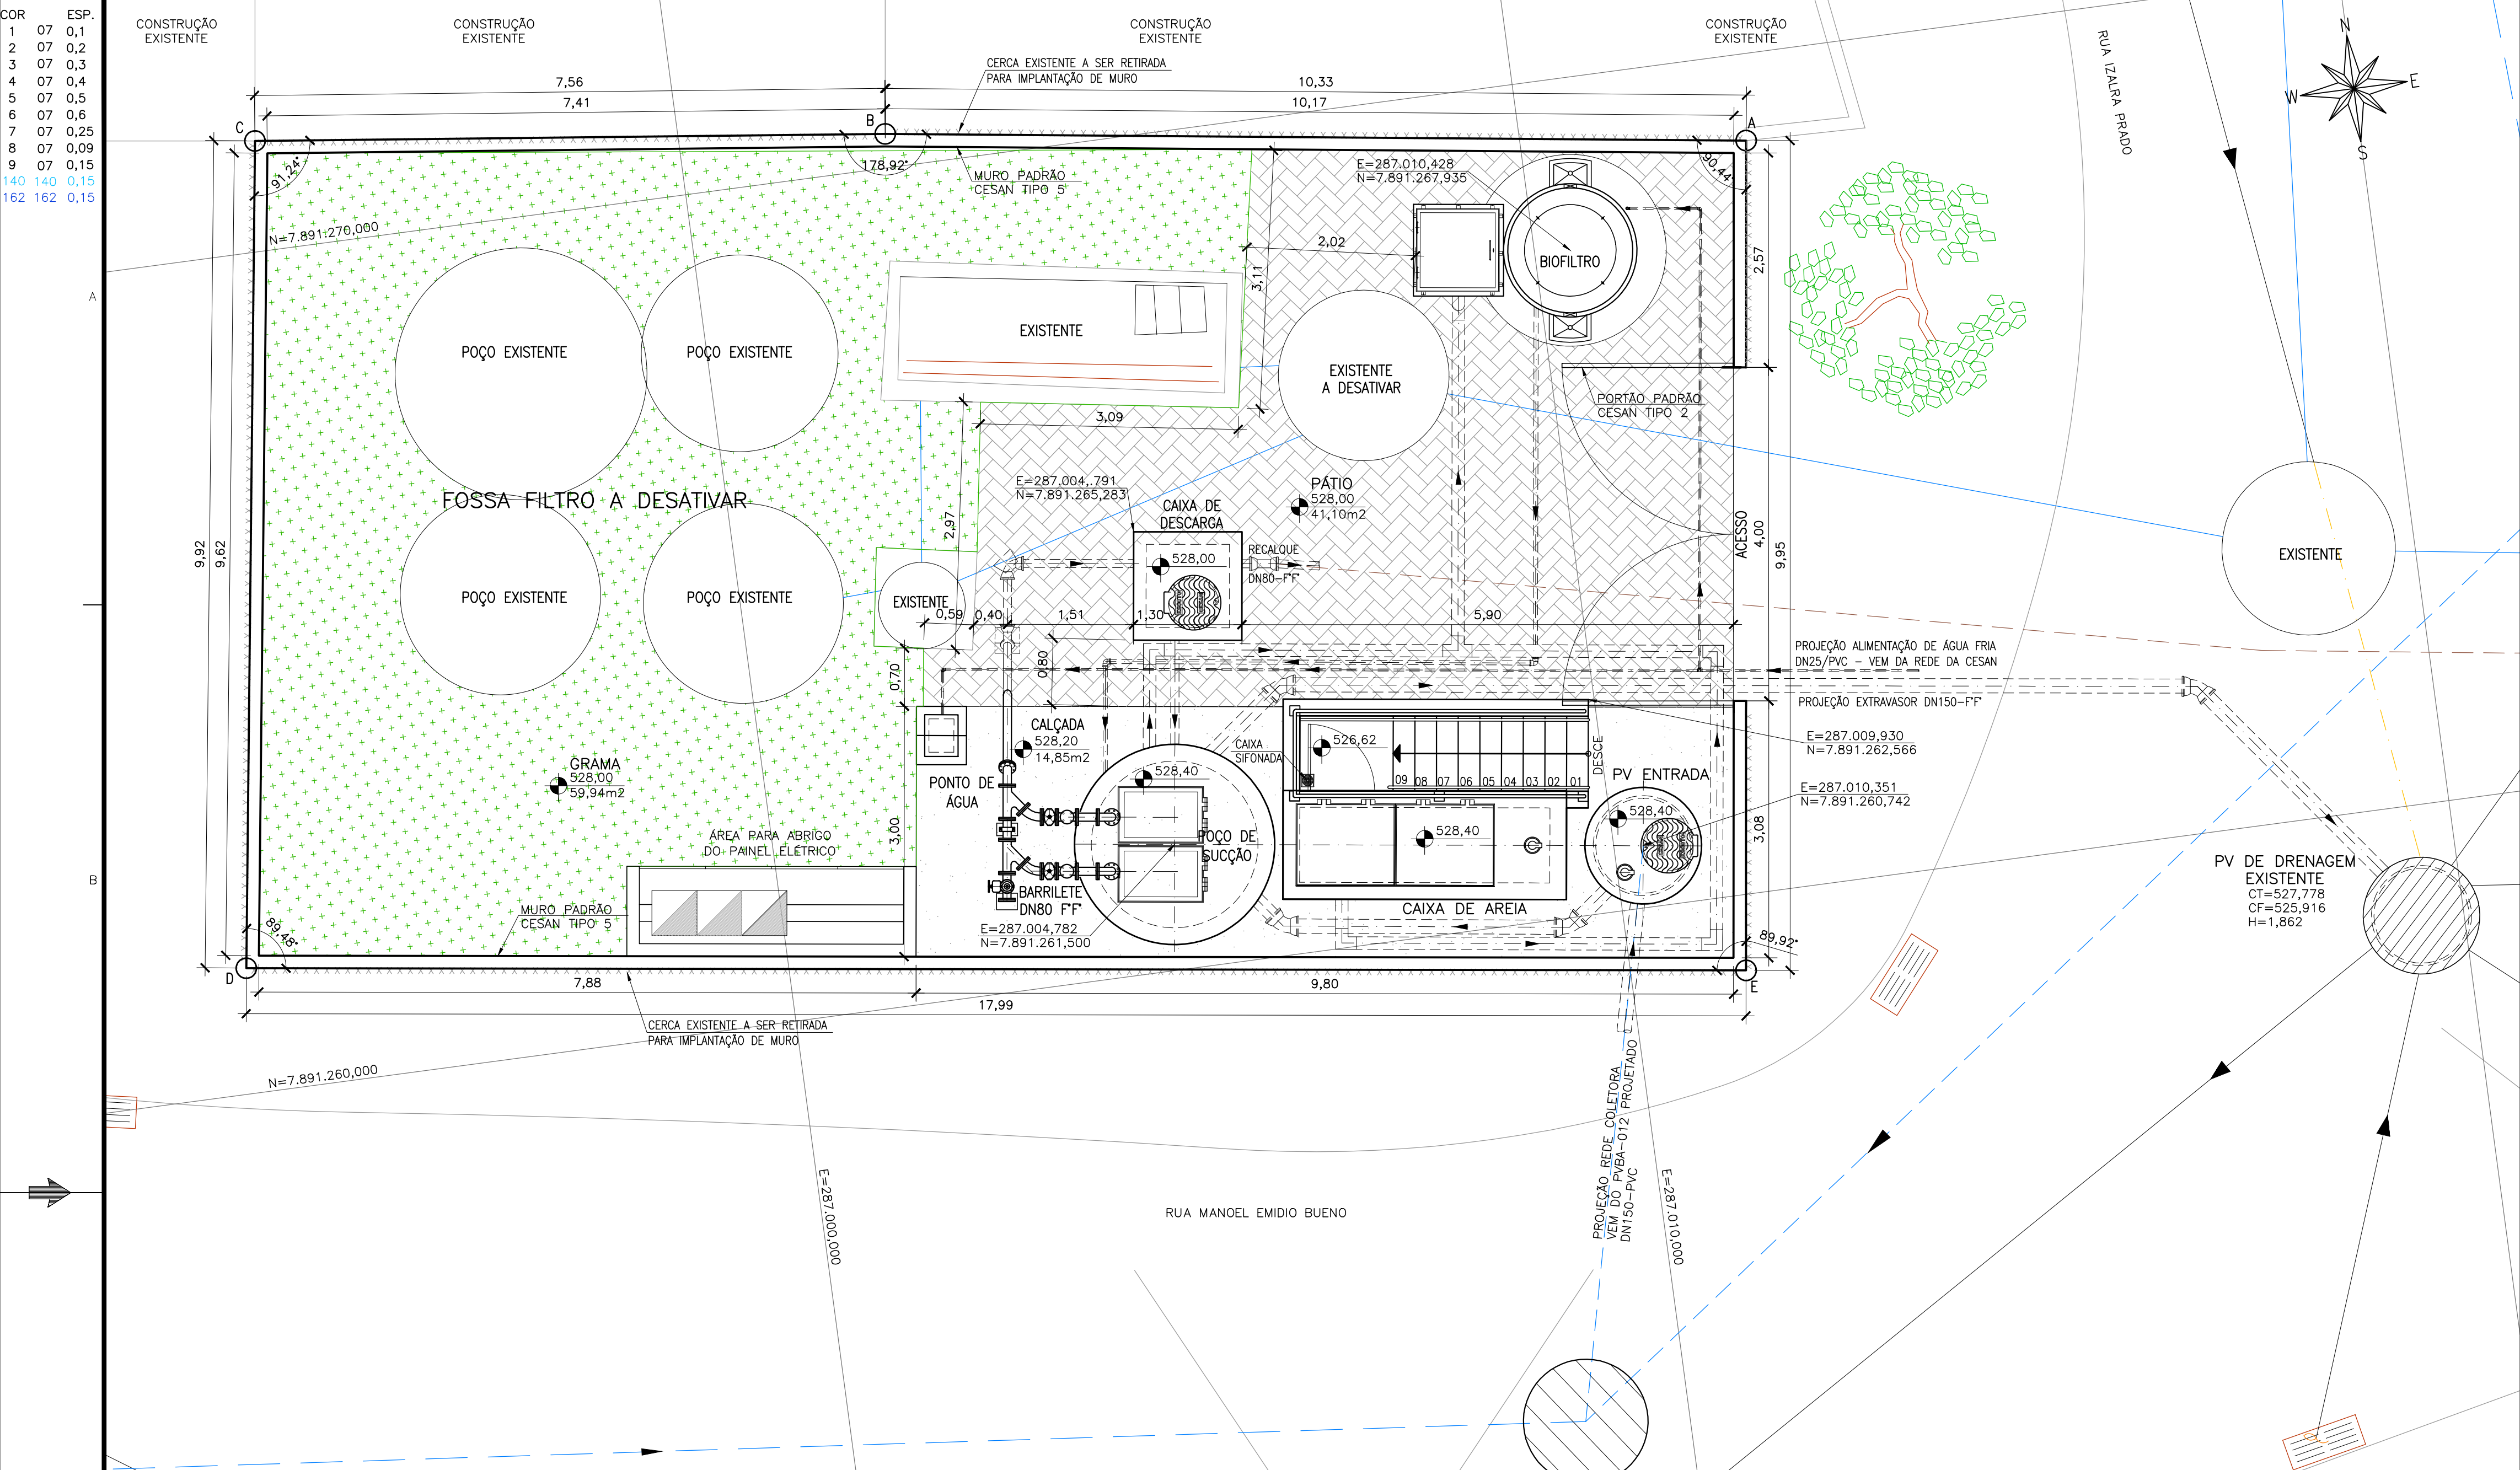

EEBB-A - PLANTA DE SITUAÇÃO
ESCALA 1/500

CONVENÇÕES:

- TUBULAÇÃO RECALQUE
- REDE COLETORA DE ESGOTO
- EXTRAVASOR
- REDE DE ALIMENTAÇÃO DE ÁGUA EXISTENTE
- ESGOTO EXISTENTE

NOTAS:

- COTAS E ELEVACOES EM METRO, DIAMETRO EM MILIMETRO, EXCETO ONDE INDICADO.
- CONFIRMAR MEDIDAS NO LOCAL.
- PARA PORTÃO TIPO 2 VER DETALHE N° A1.7. E PARA MURO TIPO 5 VER DETALHE N° A1.1 DO CADERNO DE PADRÕES CESAN N° A-000-000-00-0-CP-0001.
- AS TAMPAS DEVERÃO SER FABRICADAS APÓS EXECUÇÃO DA PARTE CIVIL DA ELEVATÓRIA, E AS MEDIDAS DEVERÃO SER CONFERIDAS NO LOCAL. PARA DETALHE DAS TAMPAS VER DESENHOS N° B3.2 DO CADERNO DE DESENHOS PADRÃO CESAN N° A-000-000-00-0-CP-0001.
- PARA RECALQUE LR-A, VER DESENHO N° B-029-000-96-5-XX-0001.
- PARA REDE COLETORA BACIA A, VER DESENHO N° B-029-000-94-5-XX-0001 AO 0003.
- PARA VISTA SUPERIOR, VER DESENHO N° B-029-000-91-5-XX-0002.
- PARA PLANTA BAIXA E LISTA DE MATERIAL, VER DESENHO N° B-029-000-91-5-XX-0003.
- PARA CORTES, VER DESENHO N° B-029-000-91-5-XX-0004.
- PARA DETALHES, VER DESENHO N° B-029-000-91-5-XX-0005.

OBSERVAÇÃO

- A ESPESSURA DAS PAREDES E A VERIFICAÇÃO DA NECESSIDADE DE ESPAÇAMENTO ENTRE O POÇO DE SUÇÃO E A CAIXA DE AREIA SERÃO DEFINIDAS PELO ESTRUTURAL.
- PARA LIMPEZA DA CAIXA DE AREIA, QUANDO NECESSÁRIA, A GRADE DE PISO DEVERÁ SER REMOVIDA E COM AUXÍLIO DE UM CAMINHÃO LIMPA FOSSA SUGAR O EXCESSO ACUMULADO NO FUNDO.
- LEVANTAMENTO TOPOGRÁFICO FORNECIDO PELA CESAN CONFORME DESENHO CESAN N° A-029-000-99-1-XX-0004, ELABORADO PELA EMPRESA MODELER EM 2019.

LOCALIZAÇÃO EEBB-A:

ESQUINA RUA MANOEL EMÍDIO BUENO COM RUA IZALRA PRADO, ALTO RIO NOVO - ES

EEBB-A - URBANIZAÇÃO/LOCAÇÃO
ESCALA 1/50

ÁREA EEBB-A		
VERTICE	COORDENADAS	
	E	N
A	287.012,692	7.891.265,962
B	287.002,469	7.891.270,407
C	286.994,965	7.891.271,322
D	286.993,550	7.891.261,501
E	287.011,376	7.891.259,097
ÁREA DA ELEVATÓRIA	178,977m²	



EEBB-A - LOCALIZAÇÃO
SEM ESCALA

NÚMEROS	TÍTULOS	N°	LOCAL	DISCRIMINAÇÃO	DES.	DIV.	GER.	DATA
PRINCIPAIS DESENHOS DE REFERÊNCIA		REVISÃO						

CANCELA E SUBSTITUI O DESENHO NÚMERO:	
CANCELADO E SUBSTITUI PELO DESENHO NÚMERO:	

CENTRO DE DOCUMENTAÇÃO
RECEBIDO: / /
N° DOC.: ASS.: /
APROVAÇÃO CESAN:
ASS.: MATR.: /
UNID.: DATA: / /
ESTA APROVAÇÃO NÃO ISENTA A CONTRATADA DE SUAS RESPONSABILIDADES LEGAIS.

EMINENTE:	Consórcio SDV
PROJETADO:	FERNANDA PROVEDEL ZAMBOM
COORDENADOR:	PEDRO ANTONIO PASSOS DE OLIVEIRA
CREA: 20790/D REGIÃO: ES	CREA: 4869/D REGIÃO: BA
DESENHO: TÂNIA	N° DES. PROJETISTA:
DATA: 14 / 05 / 2022	B-5-SDV-009-91-XX-001
RESPONSÁVEL TÉCNICO:	PEDRO ANTONIO PASSOS DE OLIVEIRA
CREA: 4869/D REGIÃO: BA ART N°9820220032090	DATA: 23/02/2022

EMISSION CESAN
PROJETADO:
CREA:
DESENHADO:
VERIFICADO:
E-DPE ENG° JOSÉ CELSO MOTA
DIVISÃO:
E-DPE ENG° VIVIANE MICHELE BERNARDONE
GERÊNCIA:
E-GPJ ENG° AMANDA CAMPAGNARO PEREIRA BRAGATTO

DATAS

CESAN		
MUNICÍPIO: ALTO RIO NOVO	DISTRITO: SEDE	BAIRRO: -
NOME DO EMPREENDIMENTO: AMPLIAÇÃO DO SISTEMA DE ESGOTAMENTO SANITÁRIO DE ALTO RIO NOVO		
TÍTULO: SES DE ALTO RIO NOVO - ELEVATÓRIA DE ESGOTO BRUTO		
PROJETO HIDRÁULICO - EEBB-A		
URBANIZAÇÃO/LOCAÇÃO, PLANTA DE SITUAÇÃO E LOCALIZAÇÃO		
ESCALA: INDICADA	FOLHA: 01/05	N° CESAN B-029-000-91-5-XX-0001
		REV: 00