



1
COR
1 07 0,1
2 07 0,2
3 07 0,3
4 07 0,4
5 07 0,5
6 07 0,6
7 07 0,25
8 07 0,09
9 07 0,15
140 140 0,15
162 162 0,15

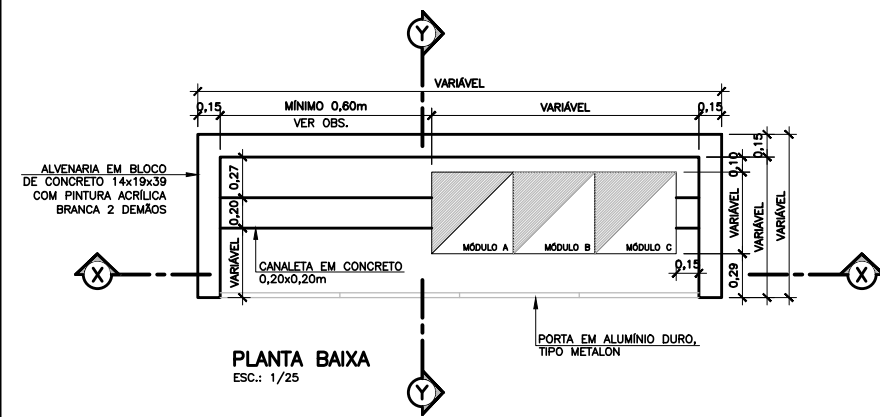



OBSERVAÇÕES:

- DIMENSÕES VARIÁVEIS A SEREM DEFINIDAS EM PROJETO ELÉTRICO.
- AS DIMENSÕES COM VALORES DEFINIDOS ATENDEM NECESSIDADES MÍNIMAS PARA OPERAÇÃO E MANUTENÇÃO E PODERÃO SER MODIFICADAS, CONFORME ESPAÇO FÍSICO DISPONÍVEL PARA INSTALAÇÃO E DEMANDAS ESPECÍFICAS, A SEREM DEFINIDAS EM PROJETO ELÉTRICO.

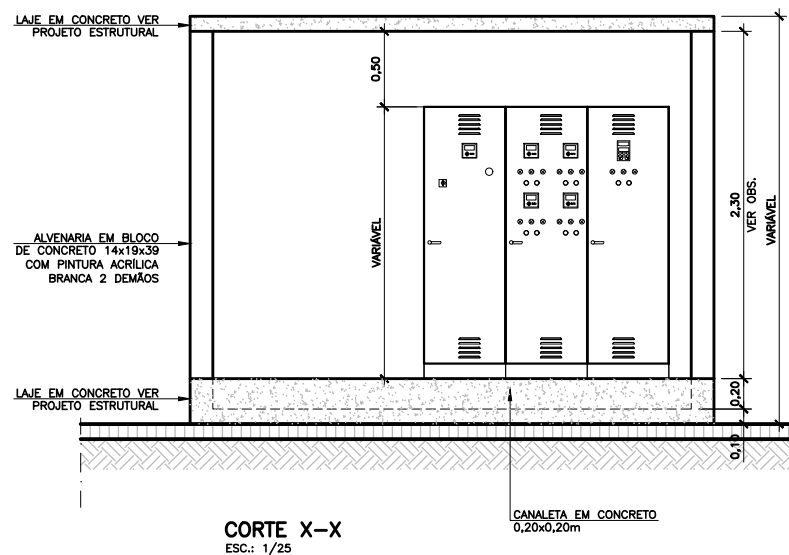


ABRIGO DO PAINEL ELÉTRICO - DETALHES

ESCALA: 1/25

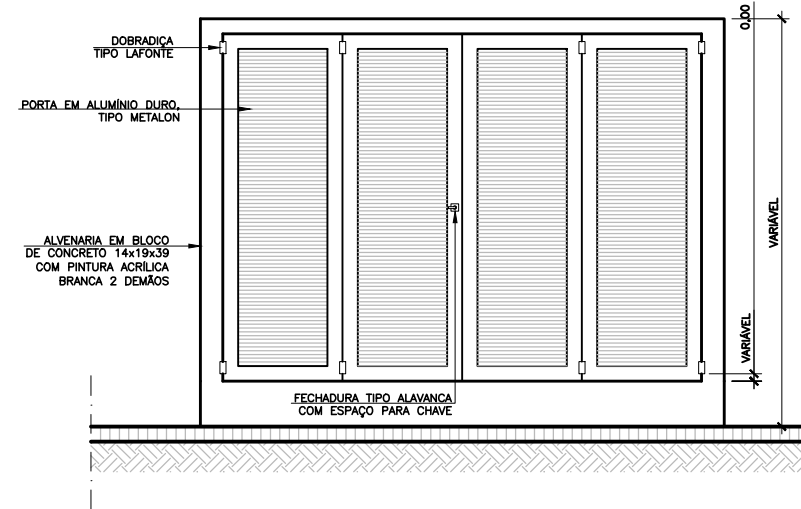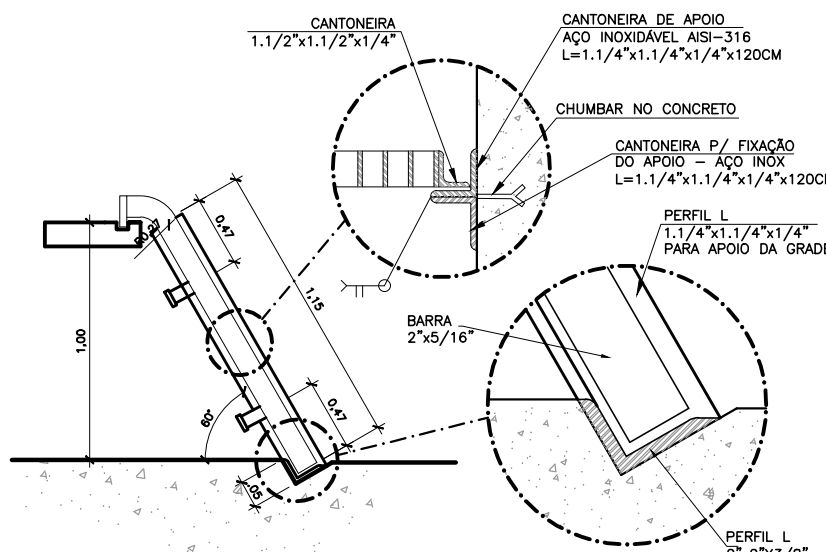


FACHADA

ESC.: 1/25

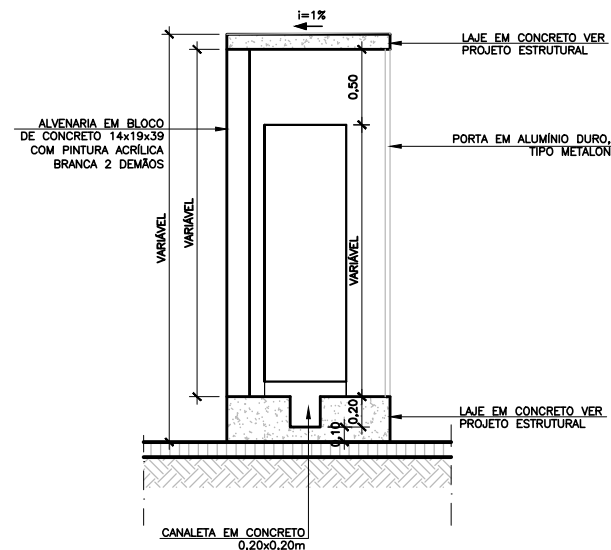


CORTE Y-Y

ESC.: 1/25

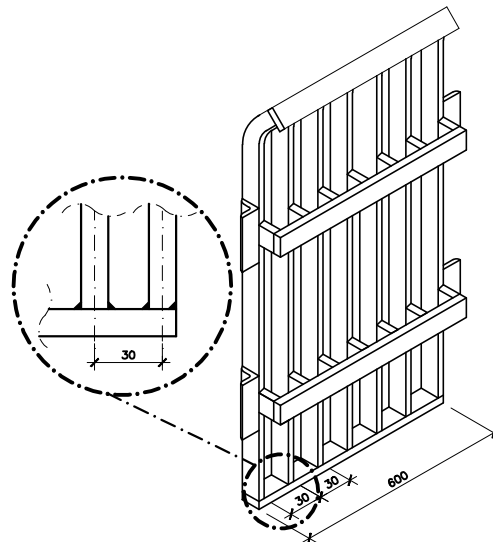


PERSPECTIVA DO GRADEAMENTO

SEM ESCALA
COTAS EM MILÍMETRO

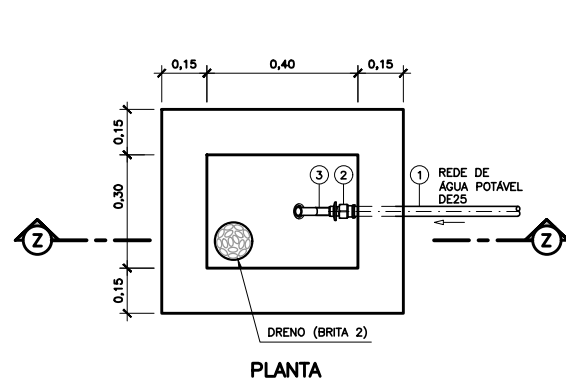

PLANTA

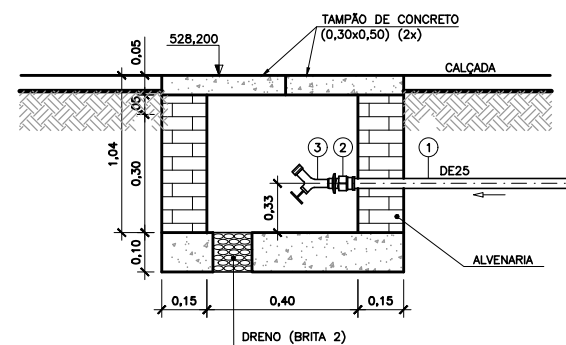


CORTE Z-Z


LISTA DE MATERIAL - PONTO DE ÁGUA						
ITEM	DISCRIMINAÇÃO	UND.	MATERIAL	DN (mm)	QUNT.	OBS
1	TUBO PVC SOLDÁVEL	M	PVC	25	1,00	
2	LUVA PVC SOLDÁVEL E COM ROSCA	PÇ	PVC	25x3/4"	01	
3	TORNEIRA PARA JARDIM COM ROSCA	PÇ	PVC	3/4"	01	

DETALHE DA CAIXA PARA PONTO DE ÁGUA (TORNEIRA DE JARDIM)

ESCALA 1/10

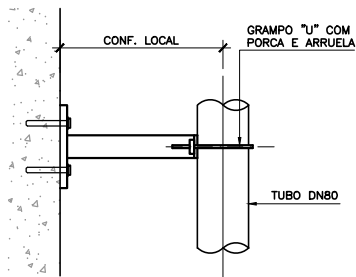


VISTA LATERAL

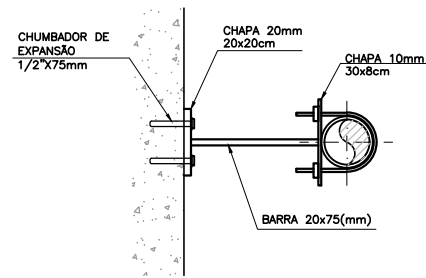

VISTA SUPERIOR

DETALHE DA ABRAÇADEIRA

SEM ESCALA

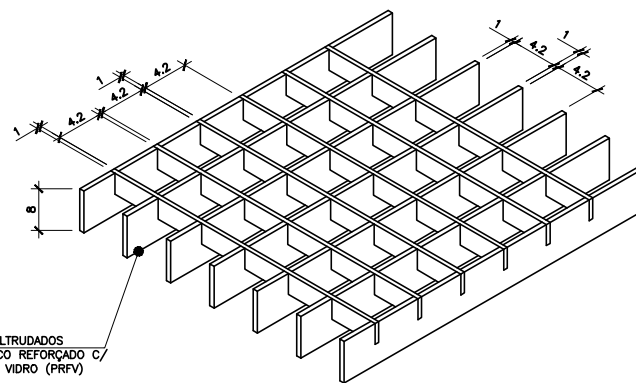

DETALHE TÍPICO - GRADE DE PISO

SEM ESCALA - COTAS EM CENTÍMETROS

NOTAS:

- COTAS E ELEVAÇÕES EM METRO, DIÂMETRO EM MILÍMETRO, EXCETO ONDE INDICADO.
- CONFIRMAR MEDIDAS NO LOCAL.
- PARA URBANIZAÇÃO DA EEBB, VER DESENHO Nº B-029-000-91-5-XX-0017.
- PARA VISTA SUPERIOR, VER DESENHO Nº B-029-000-91-5-XX-0018.
- PARA PLANTA BAIXA E LISTA DE MATERIAL, VER DESENHO Nº B-029-000-91-5-XX-0019.
- PARA CORTES, VER DESENHO Nº B-029-000-91-5-XX-0020.

ESTE DESENHO É PROPRIEDADE DA
COMPANHIA ESPÍRITO SANTENSE DE
SANEAMENTO - CESAN E NÃO PODE
SER COPIADO SEM SUA AUTORIZAÇÃO.

NÚMEROS	TÍTULOS	Nº	LOCAL	DISCRIMINAÇÃO	DES.	DIV.	GER.	DATA
1	PRINCIPAIS DESENHOS DE REFERÊNCIA			REVISÃO				

CANCELA E SUBSTITUI O DESENHO NÚMERO:	8-029-000-91-5-XX-0010
CANCELADO E SUBSTITUÍDO PELO DESENHO NÚMERO:	

CENTRO DE DOCUMENTAÇÃO	RECEBIDO: / /
Nº DOC.: /	ASS.: /
APROVAÇÃO CESAN:	
ASS.: /	MATR.: /
UNID.: /	DATA: / /
ESTA APROVAÇÃO NÃO ISENTA A CONTRATADA DE SUAS RESPONSABILIDADES LEGAIS.	

EMINENTE:	Consórcio SDV
PROJETADO:	FERNANDA PROVEDEL ZAMBOM
COORDENADOR:	PEDRO ANTONIO PASSOS DE OLIVEIRA
CREA: 20790/D REGIÃO: ES	CREA: 4889/D REGIÃO: BA
DESENHO: LITALO KUSTER	Nº DES. PROJETISTA: B-5-SDV-009-91-XX-021
DATA: 25 / 10 / 2022	RESPONSÁVEL TÉCNICO: PEDRO ANTONIO PASSOS DE OLIVEIRA
CREA: 4889/D REGIÃO: BA ART Nº 2820220032090 DATA: 23/02/2022	

EMISSION CESAN	DATAS
PROJETADO:	
CREA:	
DESENHADO:	
VERIFICADO:	ENGº JOSÉ CELSO MOTA
DIVISÃO:	ENGº VIVIANE MICHELE BERNARDONE
GERÊNCIA:	ENGº AMANDA CAMPAGNARO PEREIRA BRAGATTO

MUNICÍPIO: ALTO RIO NOVO	DISTRITO: SEDE	BAIRRO: -
NOME DO EMPREENDIMENTO: AMPLIAÇÃO DO SISTEMA DE ESGOTAMENTO SANITÁRIO DE ALTO RIO NOVO		
TÍTULO: SES DE ALTO RIO NOVO - ELEVATÓRIA DE ESGOTO BRUTO		
PROJETO HIDRÁULICO - EEBB-B		
DETALHES		
ESCALA: INDICADA	FOLHA: 05 / 05	Nº CESAN B-029-000-91-5-XX-0021
REV: 00		